


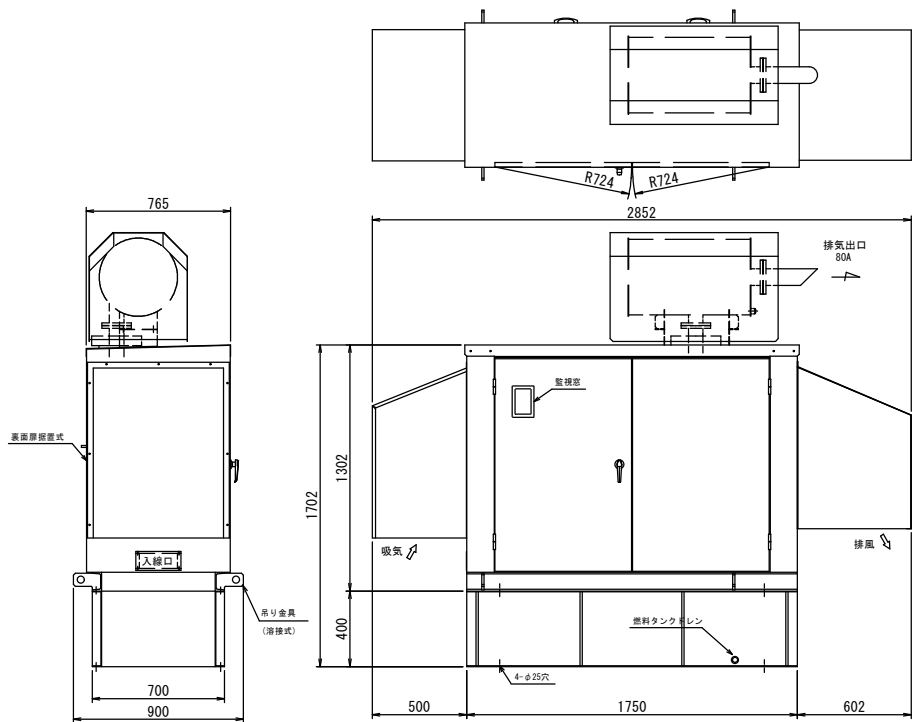

初川2号幹線⑤-9マンホールポンプ電気設備図(1)


S=1 : Free

39 kVA自家発電装置 (参考図)
(ディーゼルエンジン駆動)



自家発電運転方式：停電時自動運転

単線結線図

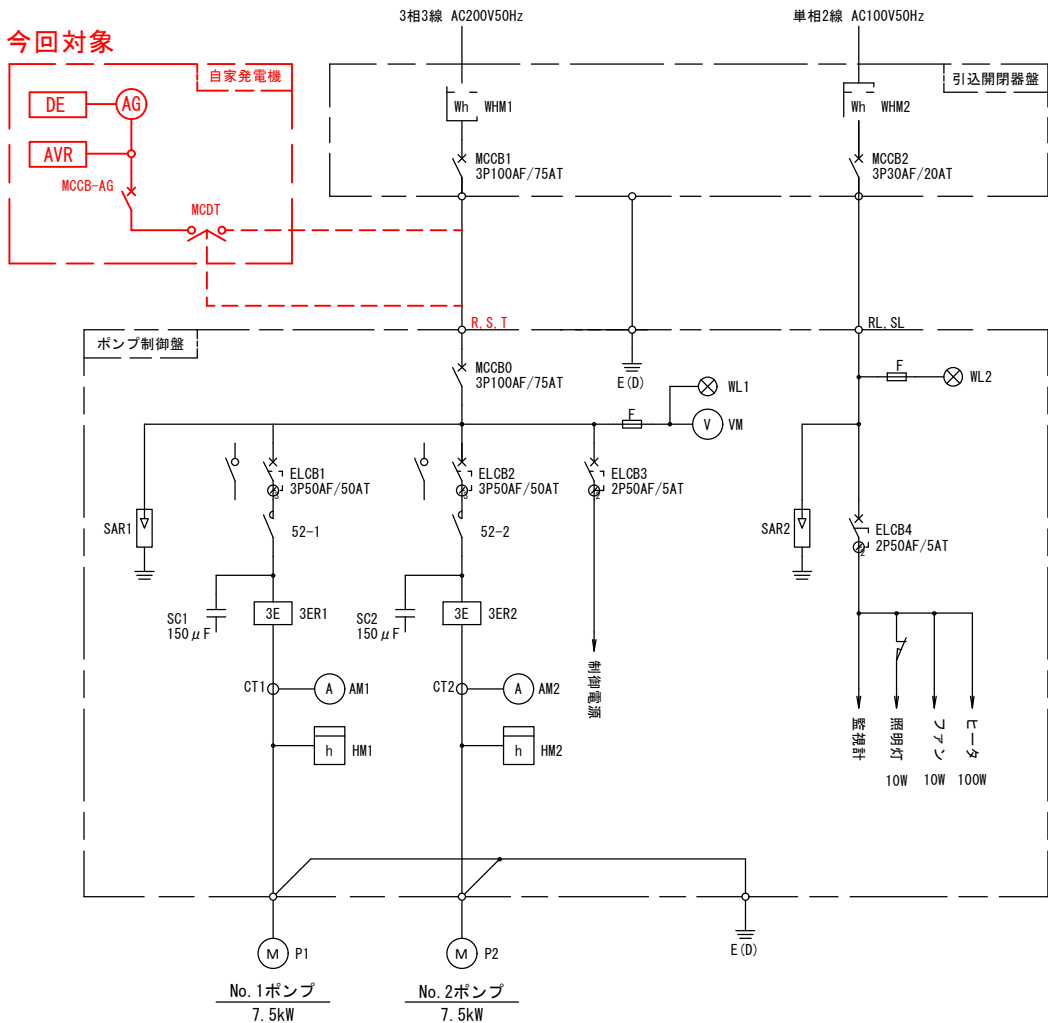


ポンプ運転方式：単独交互運転

記 号	名 称
MCCB	配線用遮断器
ELCB	漏電遮断器
WL	表示灯
VM	電圧計
AM	電流計
52	電磁接触器
3ER	3 Eリレー
SC	進相コンデンサー
HM	時間計
SAR	避雷器
WHM	電力量計
F	ヒューズ
M	電動機
P	ポンプ
E(D)	D種接地
MCDT	双頭形電源切替器


令和 8 年度			
位 置	熱海市 梅園町 地内		
工事名	初川2号幹線⑤-9公共下水道 自家発電設備設置工事に伴う実施設計(詳細設計)業務委託		
図面名	マンホールポンプ電気設備図(1)	全 4 枚の内 2	
作成日	令和8年8月 日	縮尺	No Scale
照 査	松浦	設 計	今井
熱海市 公営企業部 下水道課			

マンホールポンプ電気設備図(2)


制御盤外形図 S=1:20

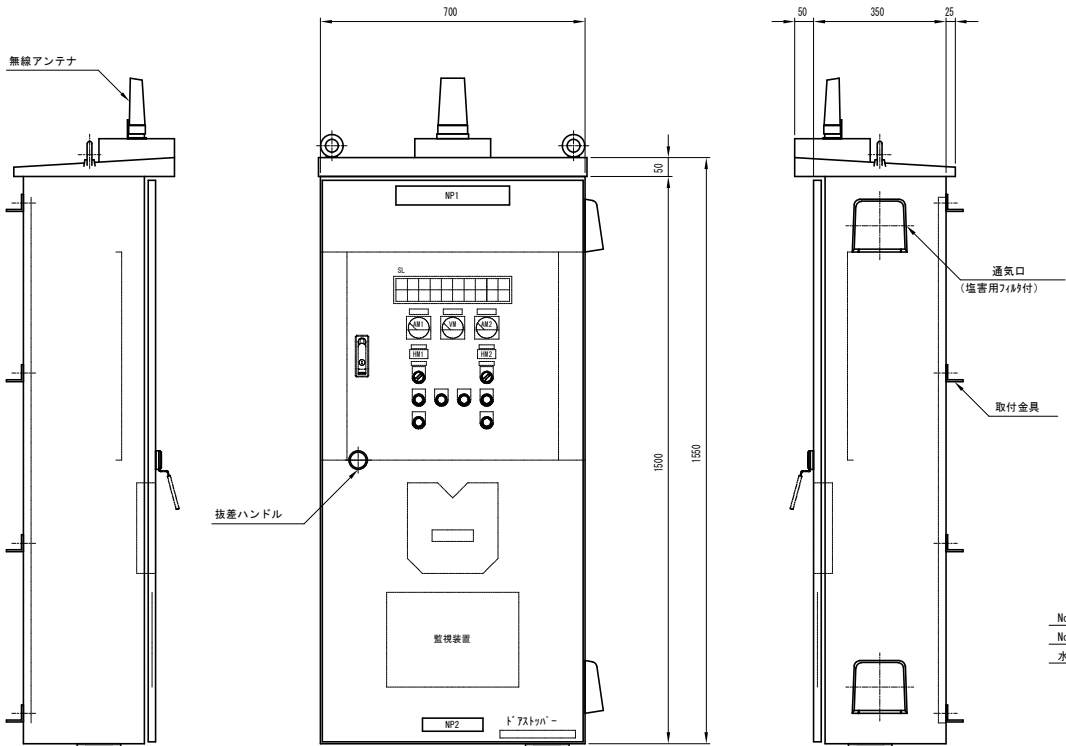


装柱立面図 S=1:60

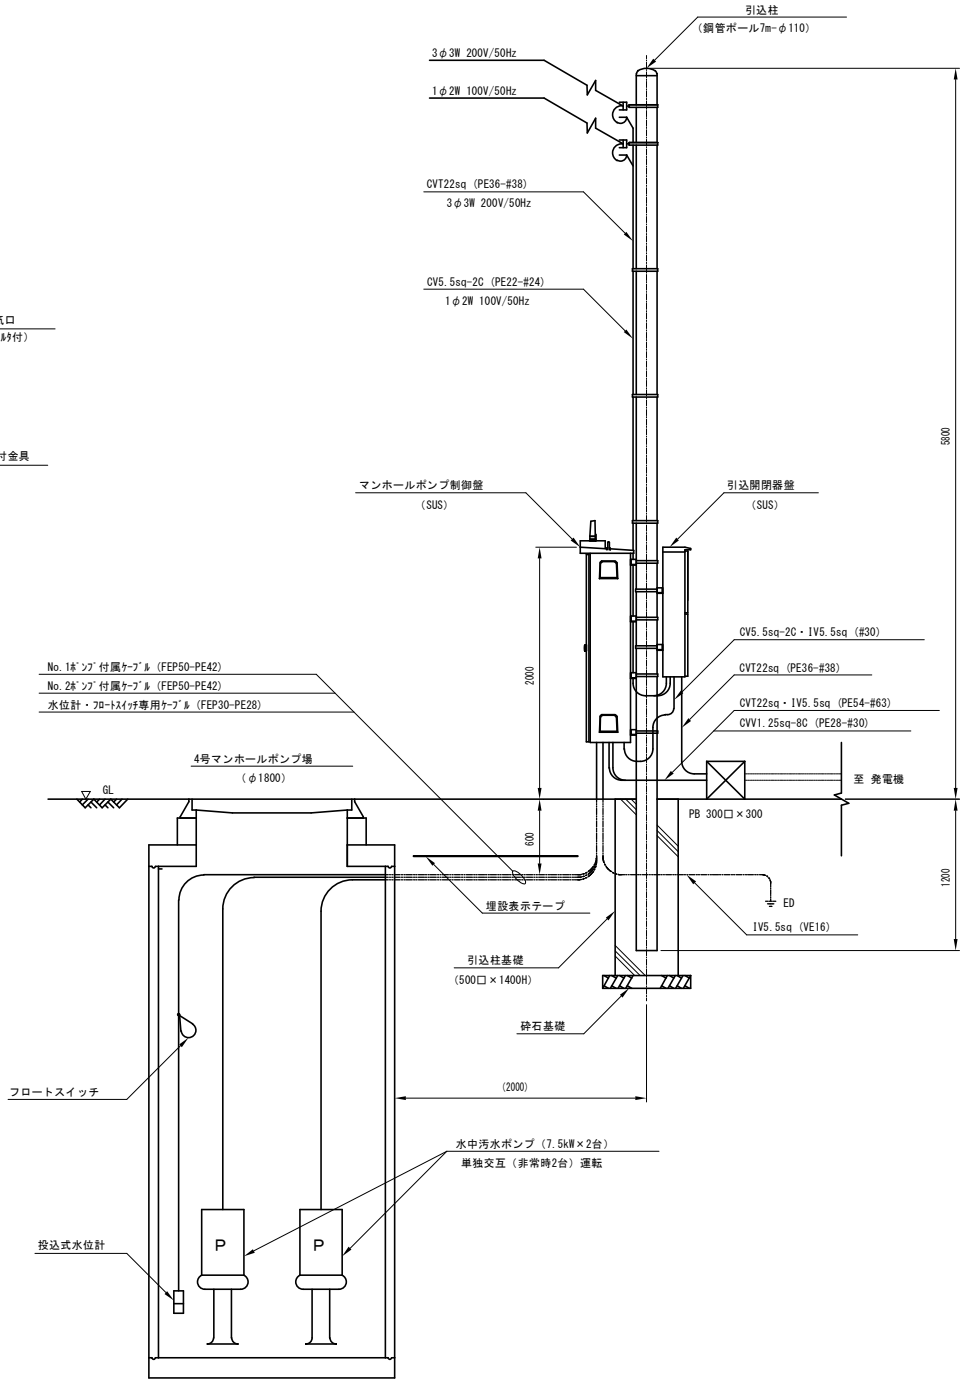





引込柱基礎図 S=1:20

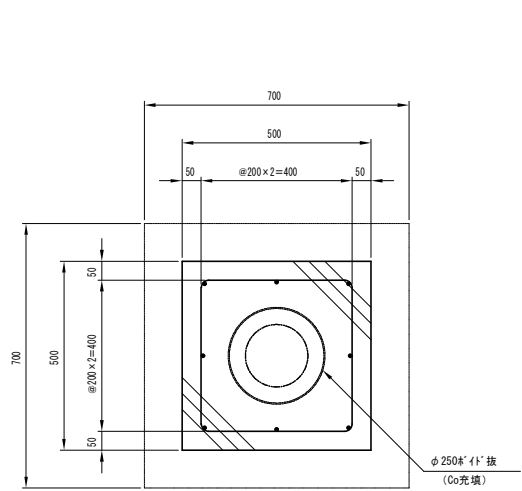

鉄筋加工図 S=1:20

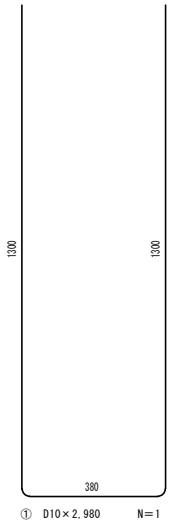


設備配置平面図 S=1:60

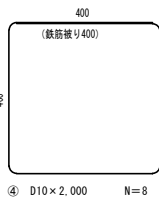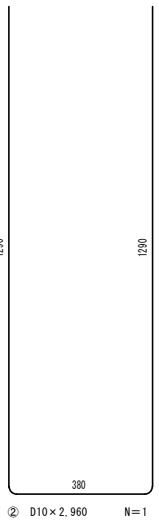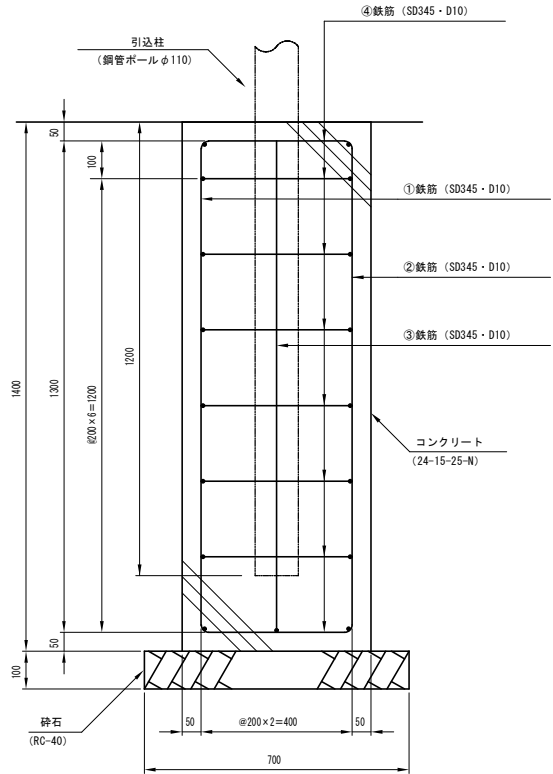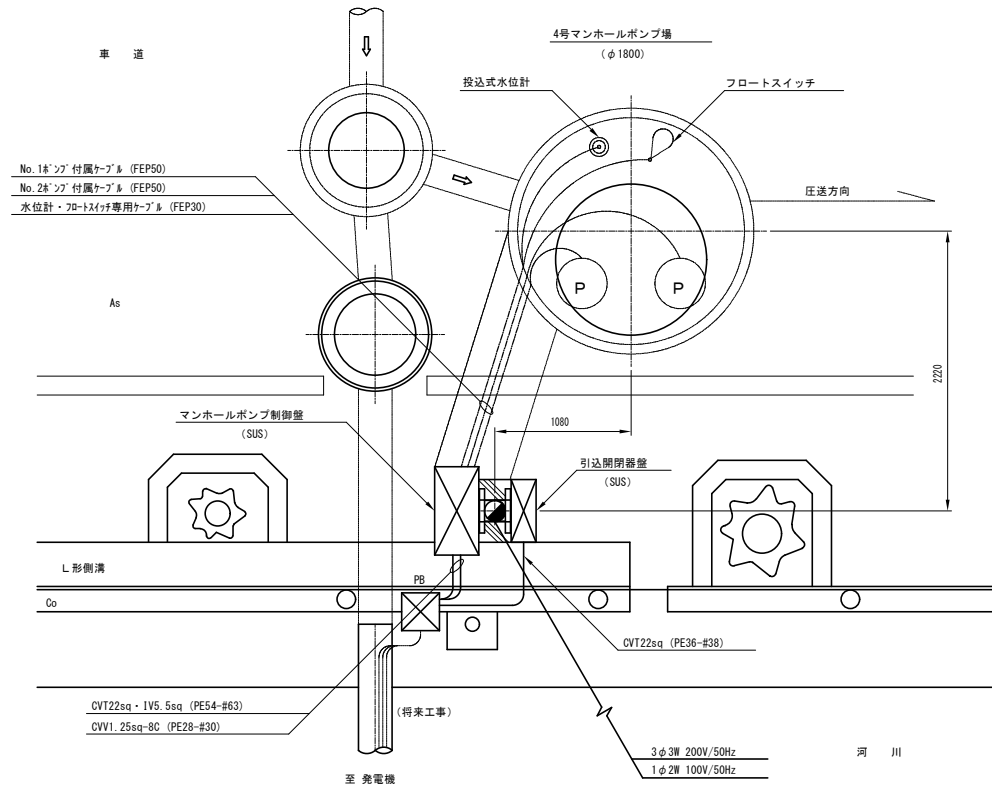


令和 8 年度				
位 置	熱海市 梅園町 地内			
工事名	初川2号幹線⑤-9公共下水道 自家発電設備設置工事に伴う実施設計(詳細設計)業務委託			
図面名	マンホールポンプ電気設備図(2)	全 4 枚の内	3	
作成日	令和8年8月 日	縮尺	図示	
照 査	松浦	設 計	今井	製 図 今井
熱海市公営企業部下水道課				

位置図 S=1:500

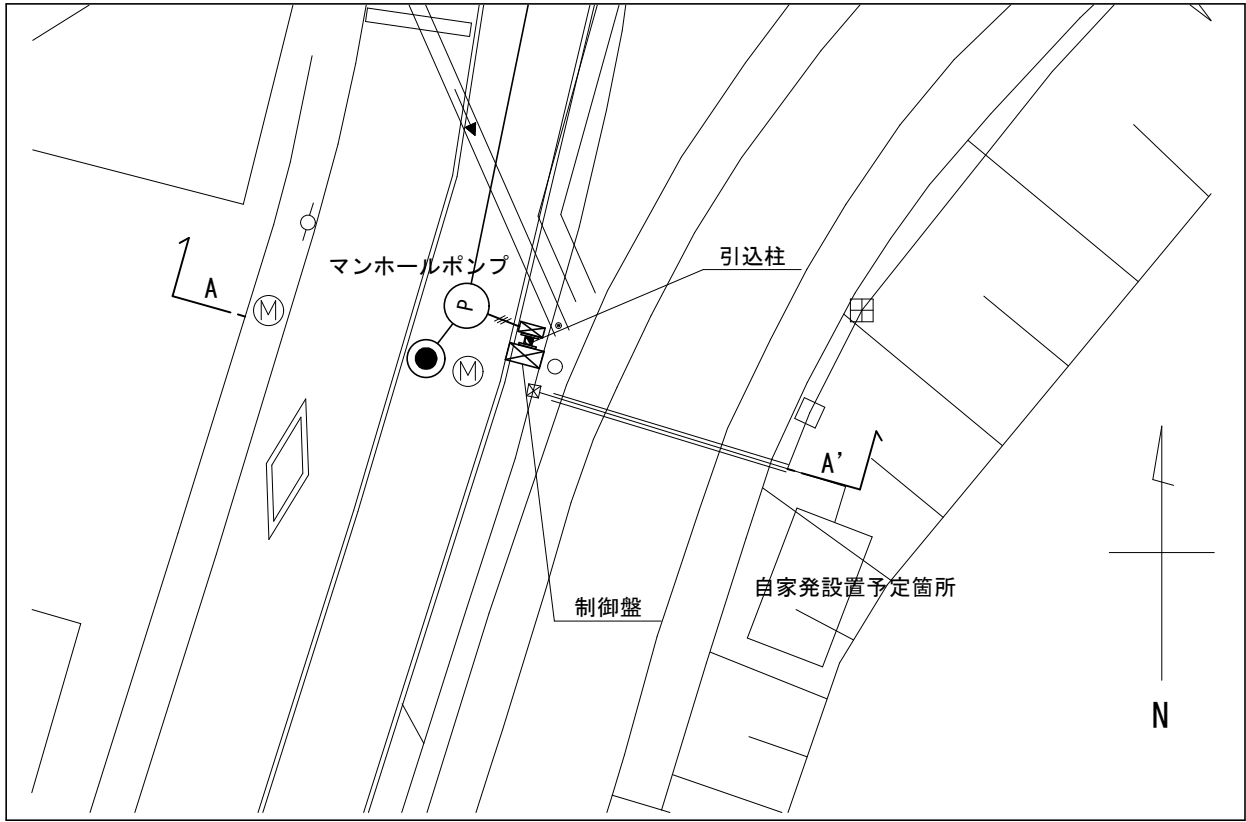

A-A' 断面図 S=1:100

GH= 83.86

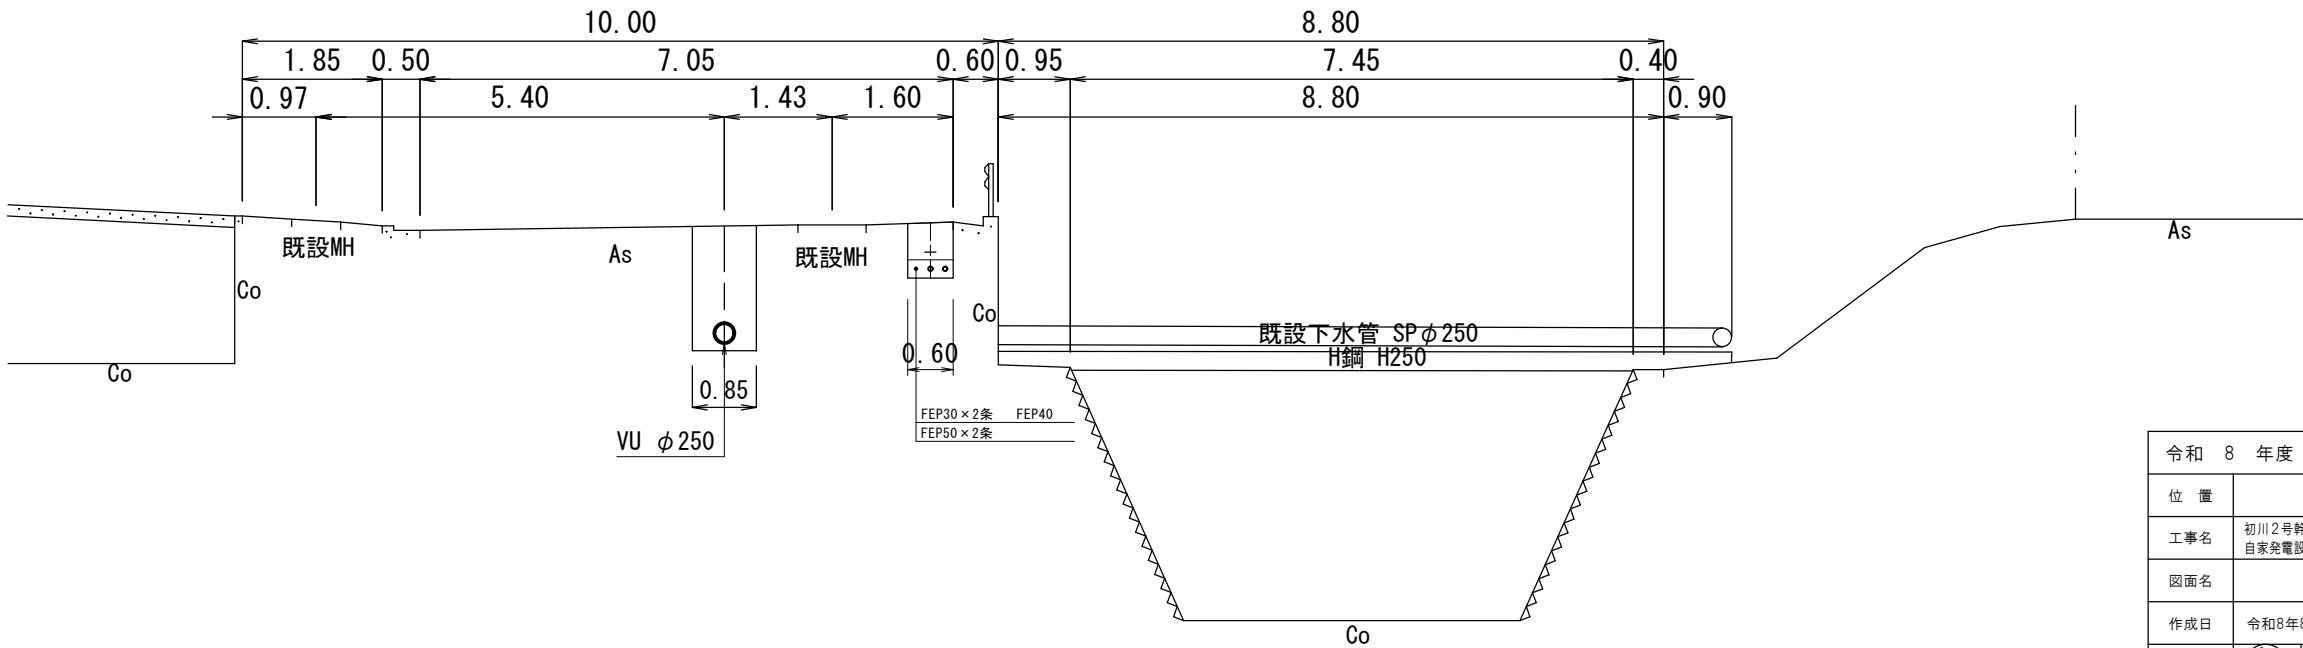

令和 8 年度				
位 置	熱海市 梅園町 地内			
工事名	初川2号幹線⑤-9公共下水道 自家発電設備設置工事に伴う実施設計(詳細設計)業務委託			
図面名	図示		全 4 枚の内 4	
作成日	令和8年8月 日	縮尺	図示	
照 査	松浦	設 計	今井	製 図 今井
熱海市公営企業部下水道課				